




NOTAS

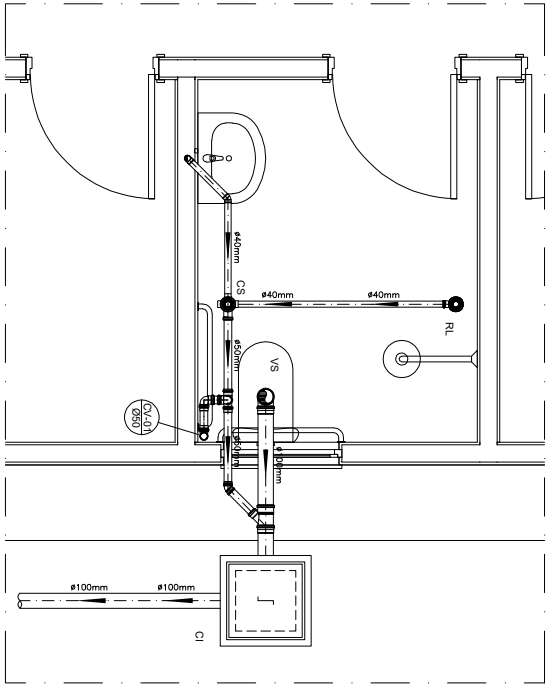

DETALHE HORIZONTAL - 01
ESCALA 1/25

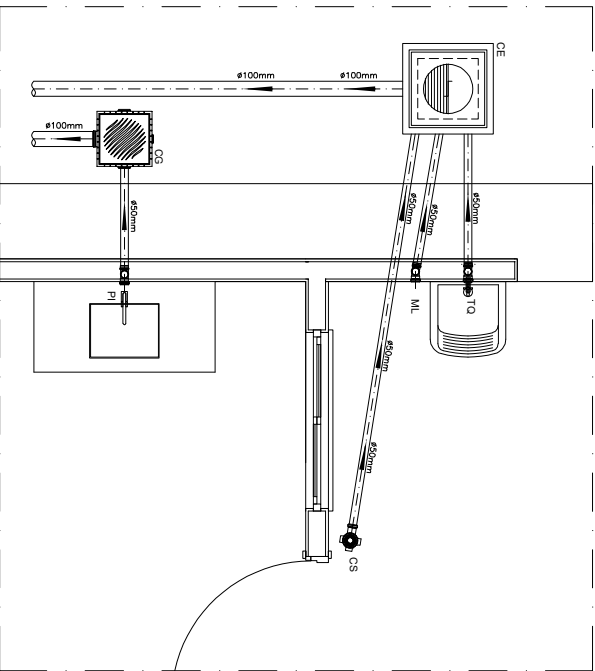


DETALHE HORIZONTAL - 02 E 03
ESCALA 1/25

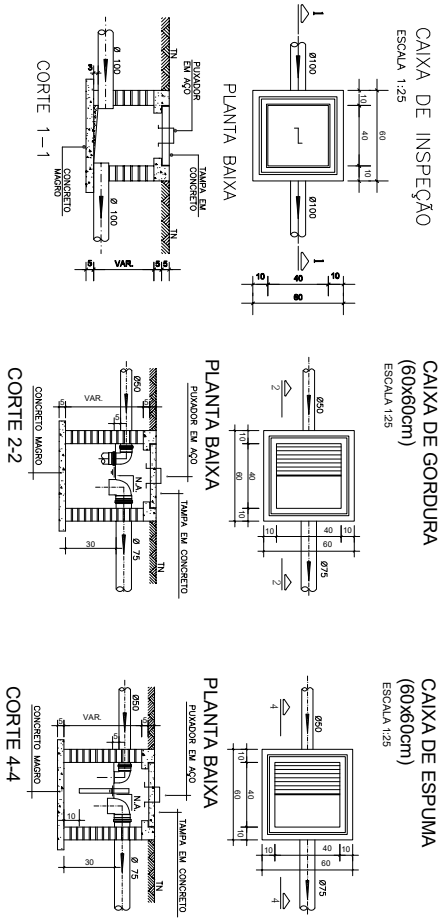


CAIXA DE GORDURA
(60x60cm)
ESCALA 1/25


CAIXA DE ESPUMA
(60x60cm)
ESCALA 1/25

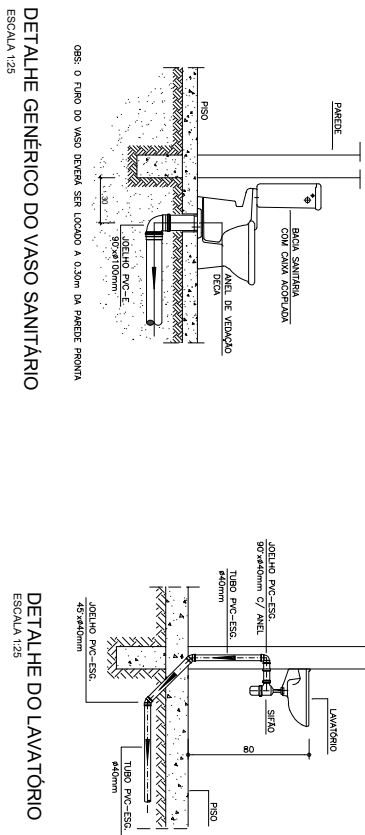

DETALHE GENÉRICO DO VASO SANITÁRIO
ESCALA 1/25

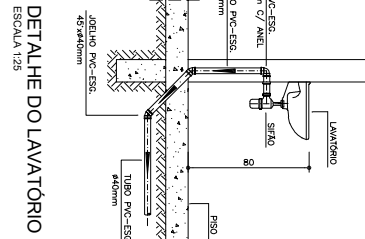

DETALHE DO LAVATÓRIO
ESCALA 1/25

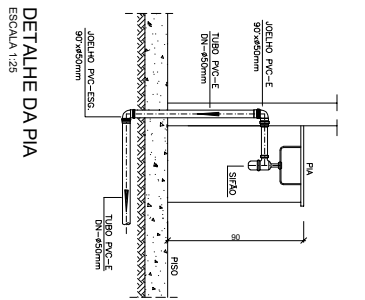

DETALHE DA PIA
ESCALA 1/25

LEGENDA

CI	Caixa de Inspeção – 60x60cmx100
CG	Caixa de Gordura – 60x60cmx100
CE	Caixa de Espuma – 60x60cmx100
RL	Rolo Saco 100x100x50mm
RS	Rolo Sifônico 100x100x50mm
RH	Rolo Hemisférico (tipo abaco) 100x100mm
CS	Caixa Sifônica 100x100x50mm
CAP	Caixa de Águas Pluviais
AP	Tubo de Queda – Águas Pluviais
CV	Coluna de Ventilação
DN-Ø	Diâmetro Nominal da Peça
I	Inclinação Mínima
T.N.	Término Natural
→	Sentido do Fluxo
↗	Bucho de Redução
↘	Prumado que Sobee
↖	Prumado que Desce
↗↖	Nomenclatura da Coluna
↗↖↗	Nomenclatura da Coluna
↗↖↗↖	Diâmetro do Tubulagem
↗↖↗↖↗	Nível do Gerador Interior das Tubulações
↗↖↗↖↗↖	Canalização de Esgoto – PVC Esg – Série N
↗↖↗↖↗↖↗	Canalização de Esgoto – PVC Esg – Série N
↗↖↗↖↗↖↗↖	Canalização de Águas Pluviais – PVC Água Pluvial–Série R


OBS

ATENÇÃO:
Exemplo de projeto Hidrosanitário para edificações do Novo PAC
FHNIS Sub50 - Portaria 1416 / 2023.
Uso facultado, desde que revisado por responsável técnico, com a
devida emissão de ART/RT/RTT, e adequado às particularidades de
cada obra.

ANDRE LUIZ
MELGACO
Assinado de forma digital
por ANDRE LUIZ MELGACO
TAVARES:06587774679
TAVARES:06587774
679
Dados: 2026.02.25 14:03:36
-03'00"

PROJETO	CLIENTE	CIDADE	ESTADO
ENDEREÇO:	SAO JOSE DA VARGEM	MINAS GERAIS	
AVENIDA PENNIEIRAL B. RESIDENCIA DONA ZINHA	PREFEITURA MUNICIPAL DE PEQUI		
ARQUITETO	CAIXA	#Nº Registro do Projetista	
FASE PROJETO	ESCALA	1/50	DIMENSÃO DA FOLHA
Projeto Inicial - Referência			A1
CONTEÚDO:	Projeto Hidrosanitário - Esgoto - Planta Baixa e Detalhes		
RESPONSÁVEL:	DATA:	01/08/2025	FOLHA
ARQUIVO DIGITAL:	REVISÃO:	Rev. 02	01
SANITIS SUB50.dwg			

PROJETO SANITÁRIO - PLANTA BAIXA
ESCALA 1/50

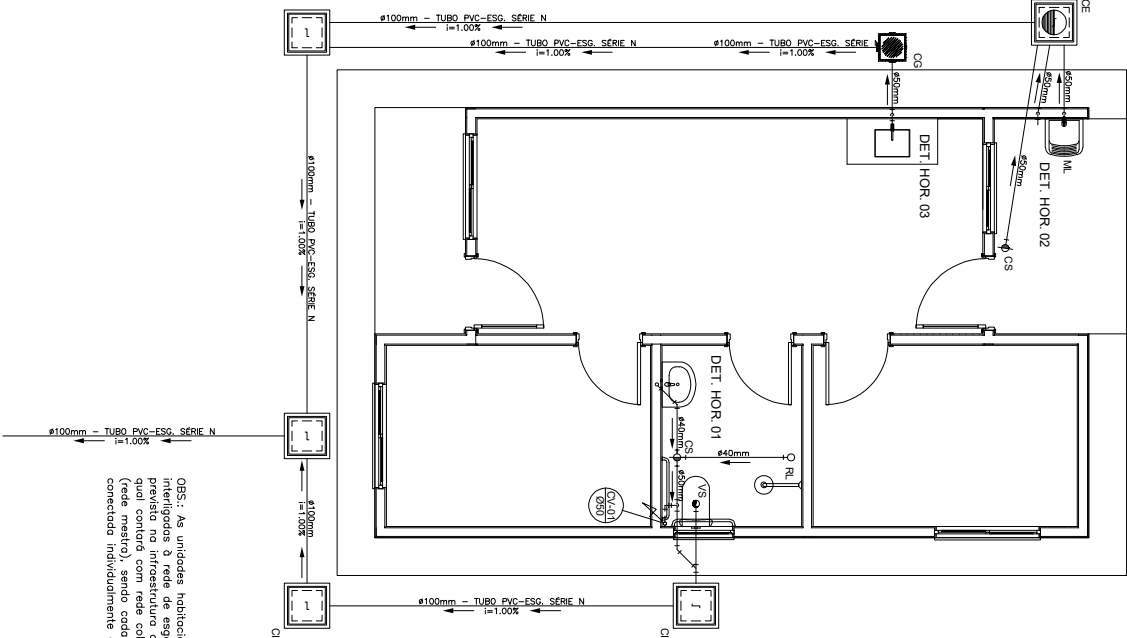

OBS: As unidades indicadas serão
interligadas à rede de esgoto sanitário
previsto na infraestrutura da via pública, o
qual deverá ser executado pelo
presteador de serviços (frete mestre), sendo cada residência
conectada individualmente a essa rede.

C:\Users\T18570\OneDrive - Casa Economica Federal\Arquivos de Trabalho\AREA DE TRABALHO\Imagem\pjs